



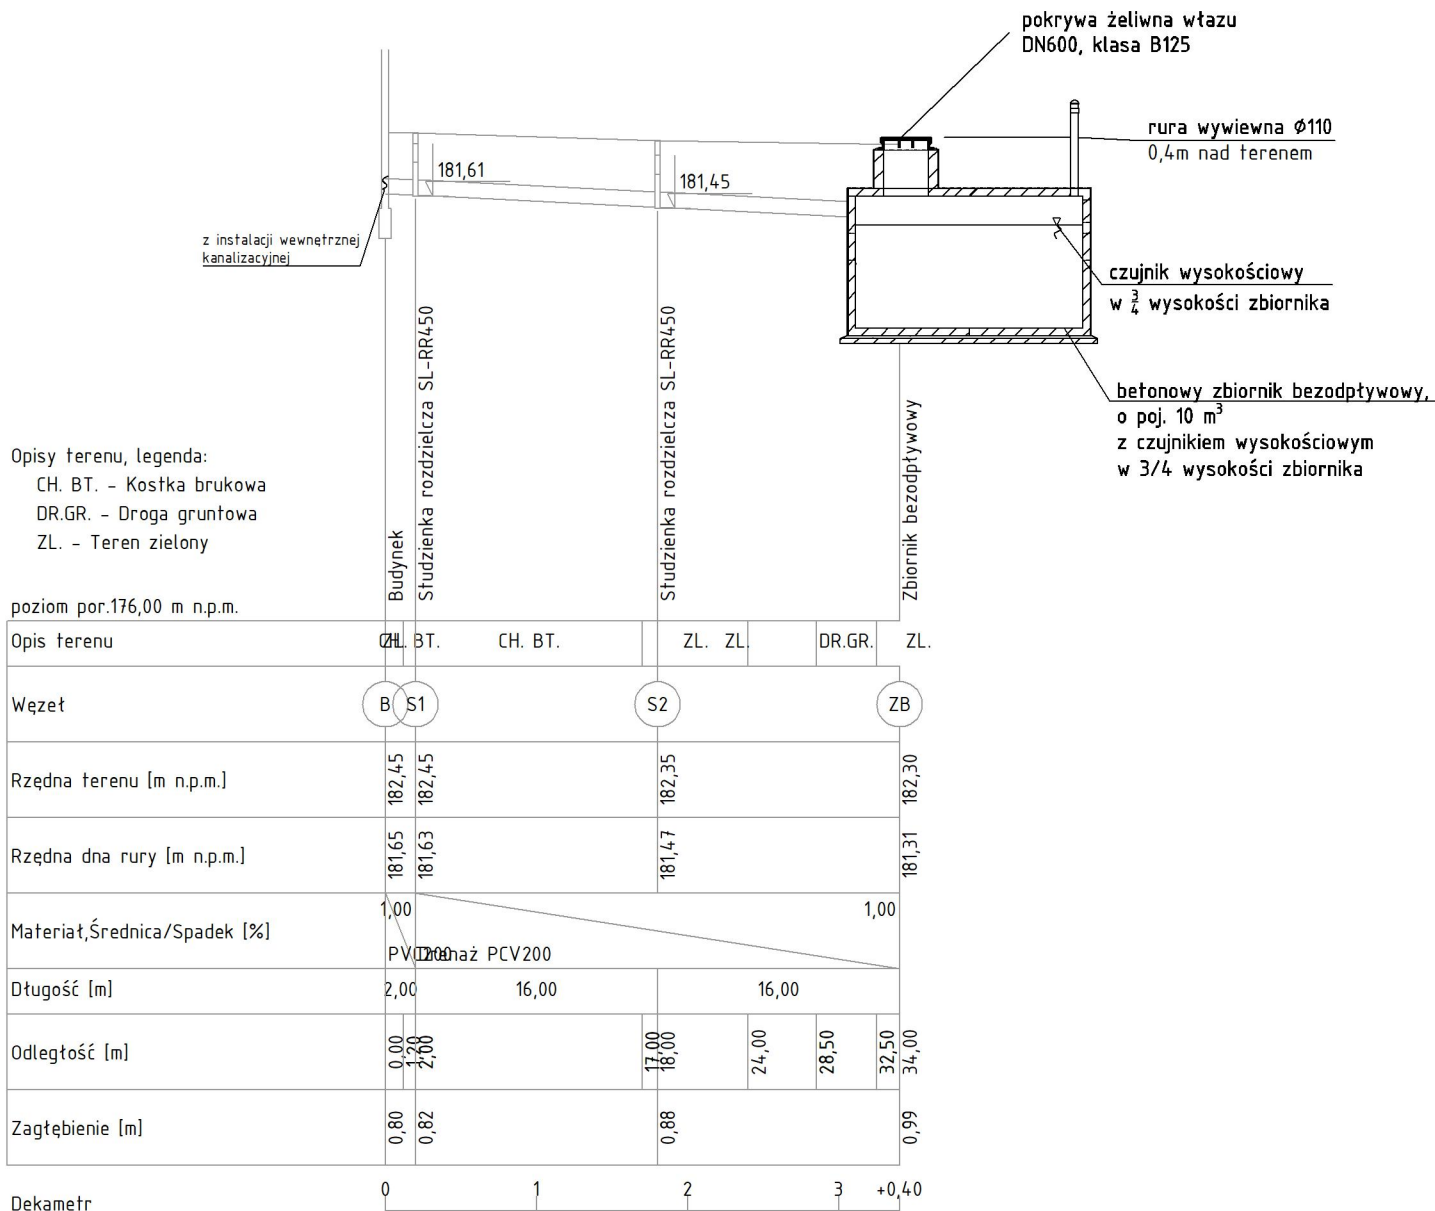

UWAGI:

- W trakcie budowy mogą zostać ujawnione inne, nie wykazane na planach sytuacyjnych dodatkowe sieci uzbrojenia podziemnego, które w trakcie robót należy również odpowiednio zabezpieczyć przed uszkodzeniami i zgłosić ich obecność do właściwych służb.
- Ewentualne zmiany zagłębienia projektowanego rurociągu wynikające z innego posadowienia istniejącego uzbrojenia niż przyjęte w dokumentacji uzgodnić z inspektorem nadzoru.

Stadium:		
PROJEKT TECHNICZNY		
TERMKAN Łukasz Kurzydłowski BIURO PROJEKTOWE tel. 502 052 711 www.termkan.pl tel. 798 711 211 Kredowa 5/XI, biuro@termkan.pl 20-502 Lublin		
Obiekt:	ROZBUDOWA SZKOŁY PODSTAWOWEJ IM. JANA BRZECHWY O SAŁĘ GIMNASTYCZNĄ Z ZAPLECZEM I ŁĄCZNIKIEM	Branża: Sanitarna
Tytuł rysunku:	PROFIL PODŁUŻNY ZEWNĘTRZNEJ INSTALACJI KANALIZACJI SANITARNEJ	
DANE	IMIĘ I NAZWISKO	PODPIS
Projektant:	mgr inż. ŁUKASZ KURZYDŁOWSKI upr. bud. nr LUB/0260/P00S/13	
Sprawdzający:	mgr inż. RAFAŁ KOSIDŁO upr. bud. nr LUB/0294/P00S/12	
Opracowanie:	inż. AGATA ZONIK	
Data: 08.2022 r.	Skala: 1:100/500	Rys. nr: SZ-02

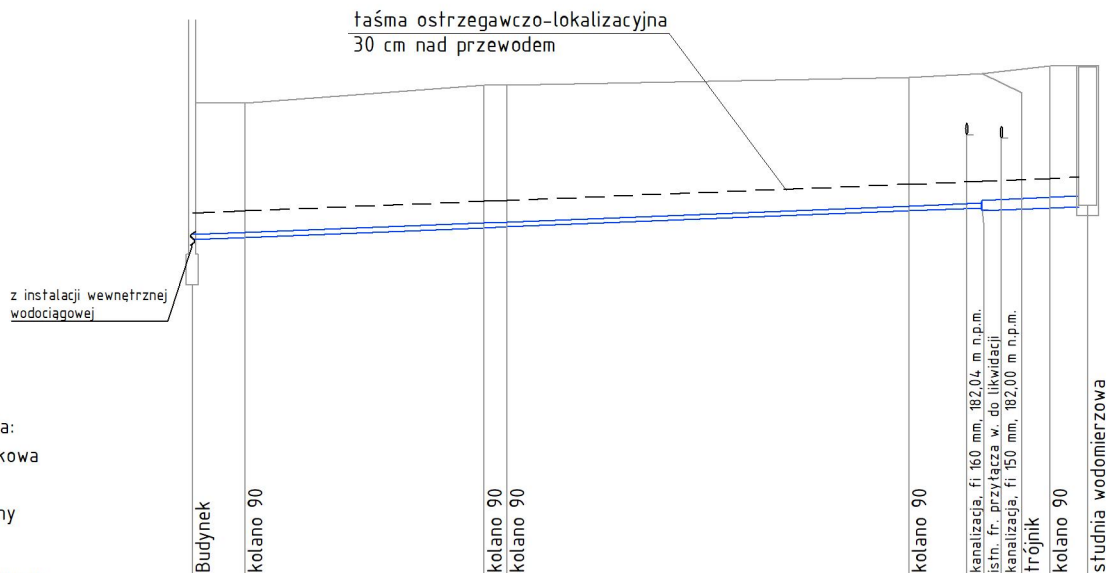


Opisy terenu, legenda:

- BT. – Kostka brukowa
CH. BT –
ZL. – Teren zielony

poziom por. 176,00 m n.p.m.

Opis terenu	CH. BT	ZL.	BT.	ZL.	ZL.	ZL.	ZL.	ZL.	ZL.	ZL.	ZL.
Węzeł	B1	K1			K2	K3		K4	T1	K5	ST
Rzędna terenu [m n.p.m.]	182,46	182,46			182,70	182,70		182,80	182,85	182,95	182,95
Rzędna dna rury [m n.p.m.]	180,66	180,69			180,81	180,83		181,04	181,07	181,09	181,13
Materiał, Średnica/Spadek [%]	PE100 SDR11 DN63							PE DN90			
								0,80 %	0,80 %	0,80 %	0,80 %
Długość [m]	3,50		15,80		1,50		26,60	4,80	4,50	2,50	
Odległość [m]	0,00	1,70	3,50	8,00	14,00	19,30	20,80	4,74	51,20	53,50	56,70
Zagłębienie [m]	1,80	1,77			1,89	1,87		1,76	1,77	1,84	1,82

SCHEMAT T1

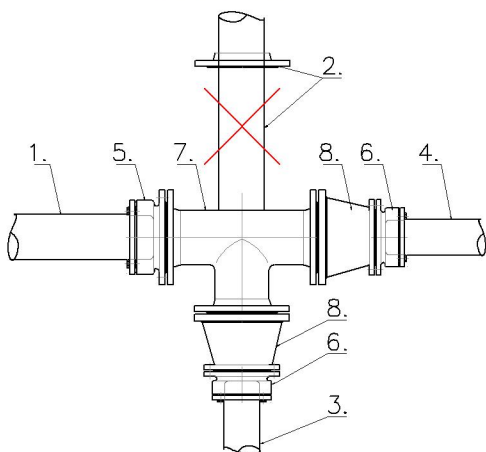


- Proj. zewnętrzna instalacja wodociągowa PE100 SDR11 DN90
- Istniejące przyłącze wodociągowe – zlikwidować kolidujący fragment, a pozostały zaślepić korkiem.
- Istniejące przyłącze do istniejącej części szkoty – zamiana na zewn. instalację, włączenie do istn. przewodu, po dokonaniu odkrywki zweryfikować materiał, średnicę i rzędną istn. przewodu.
- Proj. zewn. instalacja wodociągowa do proj. części – hali sportowej PE100 SDR11 DN63
- Łącznik rurowo kotnierzowy do rur PE DN80/Dz90
- Łącznik RK – łącznik rurowo kotnierzowy do rur PE DN50/Dz63
- Trójnik kotnierzowy DN80/80/80
- Zwężka dwukotnierzowa DN80/50

UWAGI:

- W trakcie budowy mogą zostać ujawnione inne, nie wykazane na planach sytuacyjnych dodatkowe sieci uzbrojenia podziemnego, które w trakcie robót należy również odpowiednio zabezpieczyć przed uszkodzeniami i zgłosić ich obecność do właściwych służb.
- Ewentualne zmiany zagłębienia projektowanego rurociągu wynikające z innego posadowienia istniejącego uzbrojenia niż przyjęte w dokumentacji uzgodnić z inspektorem nadzoru.


Stadium:		
PROJEKT TECHNICZNY		
TERMKAN Łukasz Kurzydłowski BIURO PROJEKTOWE tel. 502 052 711 tel. 798 711 211 biuro@termkan.pl www.termkan.pl Kredowa 5/XI, 20-502 Lublin		
Obiekt:	ROZBUDOWA SZKOŁY PODSTAWOWEJ IM. JANA BRZECHWY O SAŁĘ GIMNASTYCZNĄ Z ZAPLECZEM I ŁĄCZNIKIEM	Branża:
Sanitarna		
Tytuł rysunku:	PROFIL PODŁUŻNY ZEWNĘTRZNEJ INSTALACJI WODOCIĄGOWEJ	
DANE	IMIĘ I NAZWISKO	PODPIS
Projektant:	mgr inż. ŁUKASZ KURZYDŁOWSKI upr. bud. nr LUB/0260/P00S/13	
Sprawdzający:	mgr inż. RAFAŁ KOSIDŁO upr. bud. nr LUB/0294/P00S/12	
Opracowanie:	inż. AGATA ZONIK	
Data: 08.2022 r.	Skala: 1:100/500	Rys. nr: SZ-03

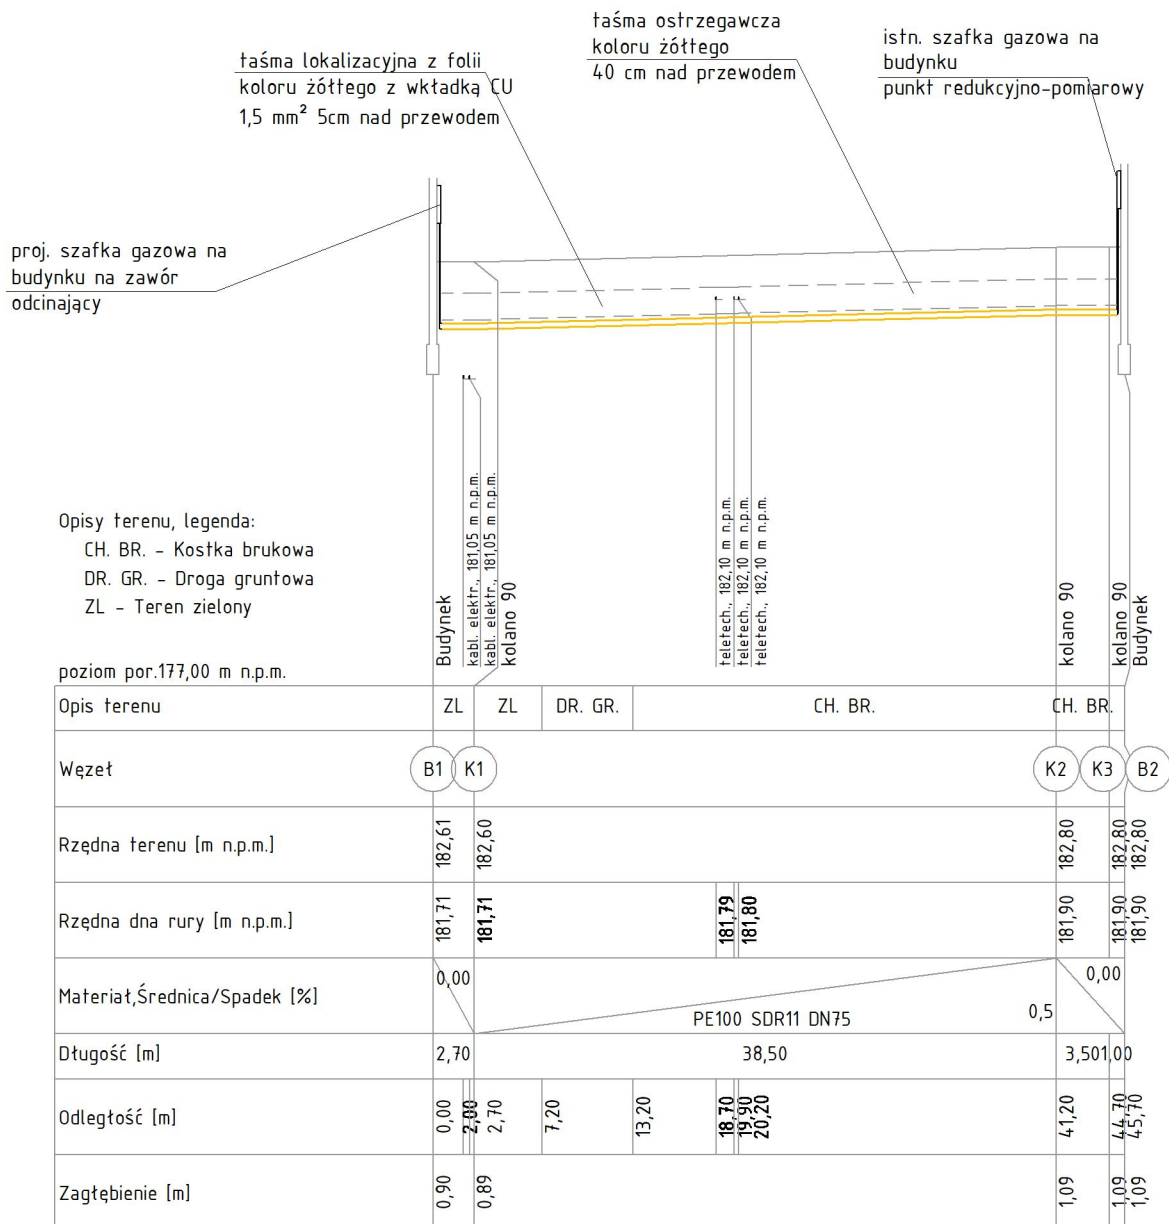

UWAGI:

- 1) W trakcie budowy mogą zostać ujawnione inne, nie wykazane na planach sytuacyjnych dodatkowe sieci uzbrojenia podziemnego, które w trakcie robót należy również odpowiednio zabezpieczyć przed uszkodzeniami i zgłosić ich obecność do właściwych służb.
- 2) Ewentualne zmiany zagłębienia projektowanego rurociągu wynikające z innego posadowienia istniejącego uzbrojenia niż przyjęte w dokumentacji uzgodnić z inspektorem nadzoru.

Stadium:		
PROJEKT TECHNICZNY		
TERMKAN Łukasz Kurzydłowski BIURO PROJEKTOWE tel. 502 052 711 www.termkan.pl tel. 798 711 211 Kredowa 5/XI, biuro@termkan.pl 20-502 Lublin		
Obiekt:	ROZBUDOWA SZKOŁY PODSTAWOWEJ IM. JANA BRZECHWY O SAŁĘ GIMNASTYCZNĄ Z ZAPLECZEM I ŁĄCZNIKIEM	Branża: Sanitarna
Tytuł rysunku:	PROFIL PODŁUŻNY ZEWNĘTRZNEJ INSTALACJI GAZOWEJ	
DANE	IMIĘ I NAZWISKO	PODPIS
Projektant:	mgr inż. ŁUKASZ KURZYDŁOWSKI upr. bud. nr LUB/0260/P00S/13	
Sprawdzający:	mgr inż. RAFAŁ KOSIDŁO upr. bud. nr LUB/0294/P00S/12	
Opracowanie:	inż. AGATA ZONIK	
Data: 08.2022 r.	Skala: 1:100/500	Rys. nr: SZ-05

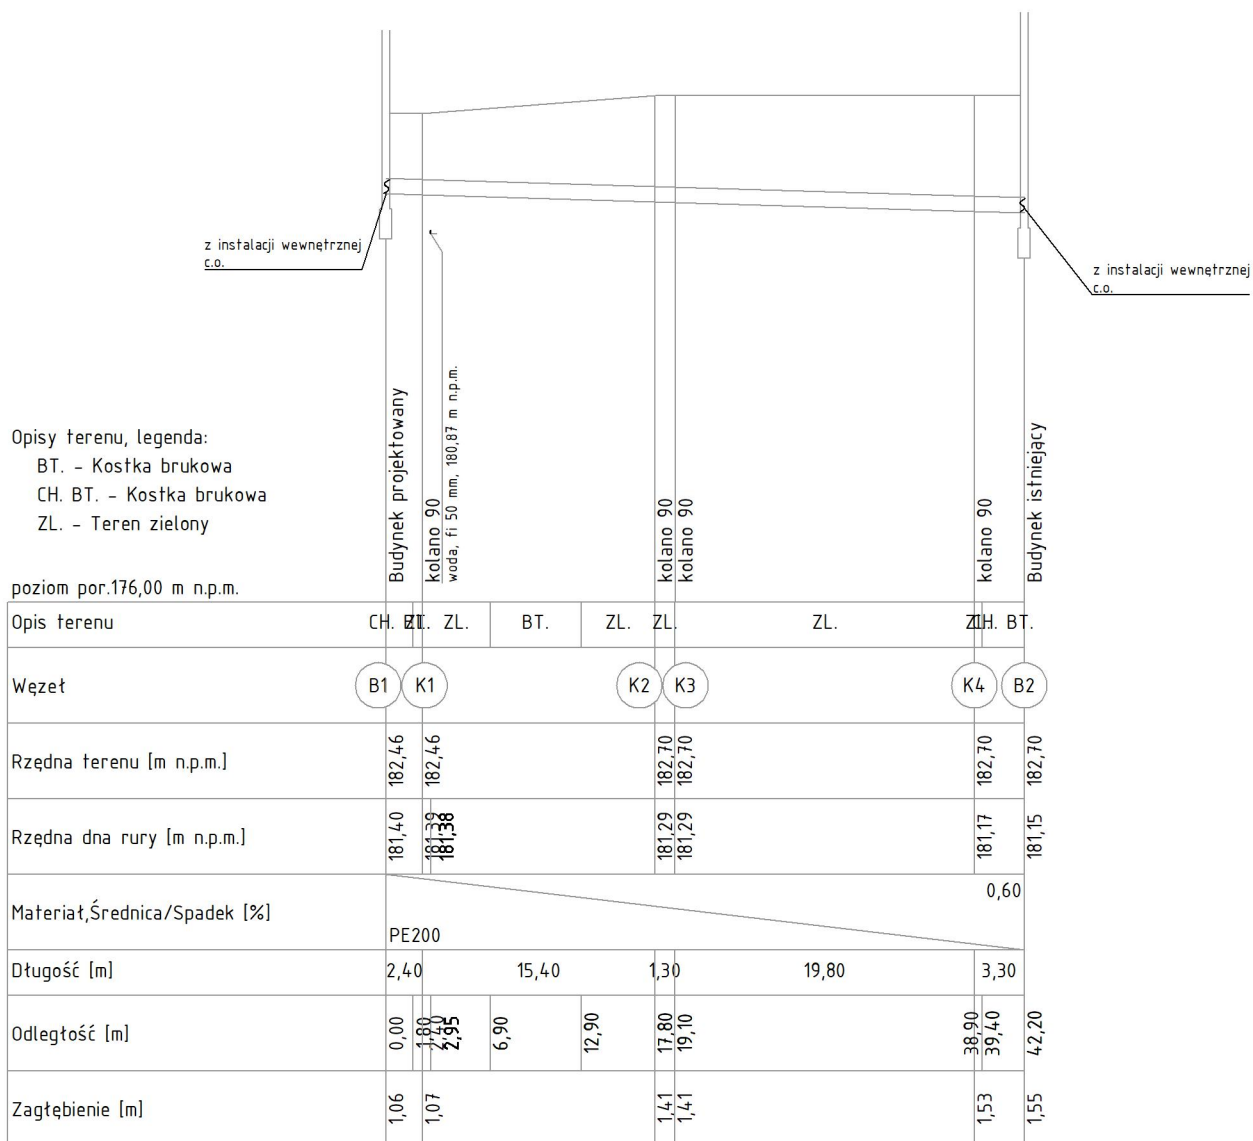

UWAGI:

- 1) W trakcie budowy mogą zostać ujawnione inne, nie wykazane na planach sytuacyjnych dodatkowe sieci uzbrojenia podziemnego, które w trakcie robót należy również odpowiednio zabezpieczyć przed uszkodzeniami i zgłosić ich obecność do właściwych służb.
- 2) Ewentualne zmiany zagłębienia projektowanego rurociągu wynikające z innego posadowienia istniejącego uzbrojenia niż przyjęte w dokumentacji uzgodnić z inspektorem nadzoru.

Stadium:		
PROJEKT TECHNICZNY		
TERMKAN Łukasz Kurzydłowski BIURO PROJEKTOWE tel. 502 052 711 tel. 798 711 211 biuro@termkan.pl www.termkan.pl Kredowa 5/XI, 20-502 Lublin		
Obiekt:	ROZBUDOWA SZKOŁY PODSTAWOWEJ IM. JANA BRZECHWY O SAŁĘ GIMNASTYCZNĄ Z ZAPLECZEM I ŁĄCZNIKIEM	Branża: Sanitarna
Tytuł rysunku:	PROFIL PODŁUŻNY ZEWNĘTRZNEJ INSTALACJI C.O.	
DANE	IMIĘ I NAZWISKO	PODPIS
Projektant:	mgr inż. ŁUKASZ KURZYDŁOWSKI upr. bud. nr LUB/0260/P00S/13	
Sprawdzający:	mgr inż. RAFAŁ KOSIDŁO upr. bud. nr LUB/0294/P00S/12	
Opracowanie:	inż. AGATA ZONIK	
Data: 08.2022 r.	Skala: 1:100/500	Rys. nr: SZ-04